






WPIĘCIE WU2

WPIĘCIE WU3

WPIĘCIE WU4

WPIĘCIE WU5

WPIĘCIE WU6

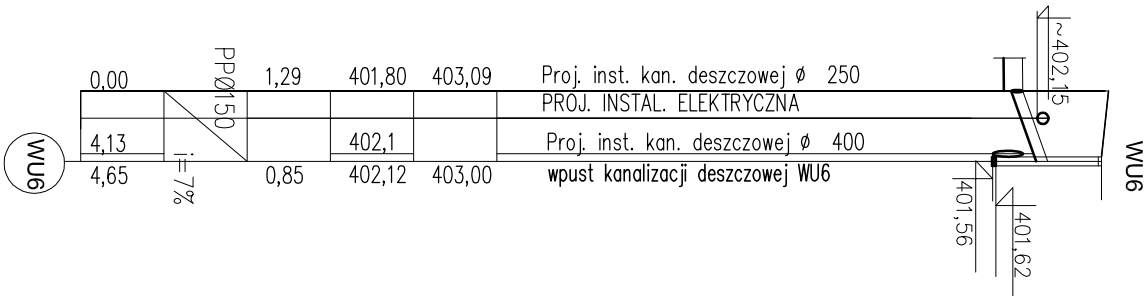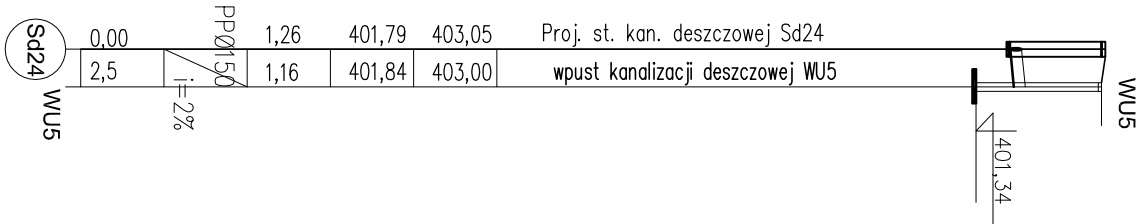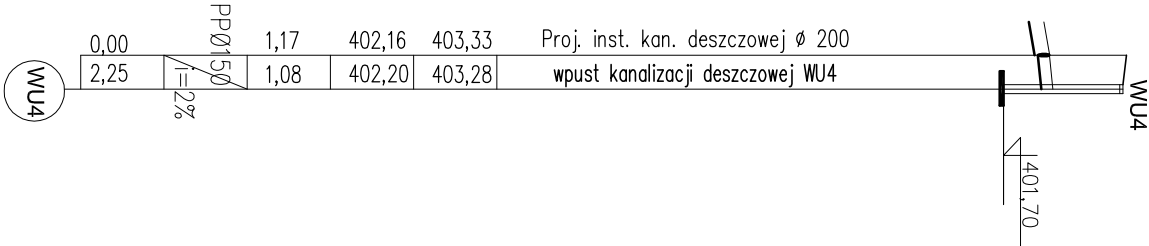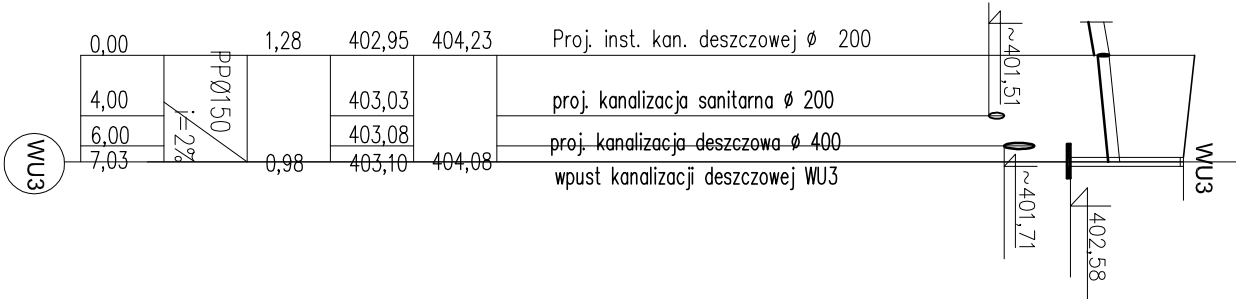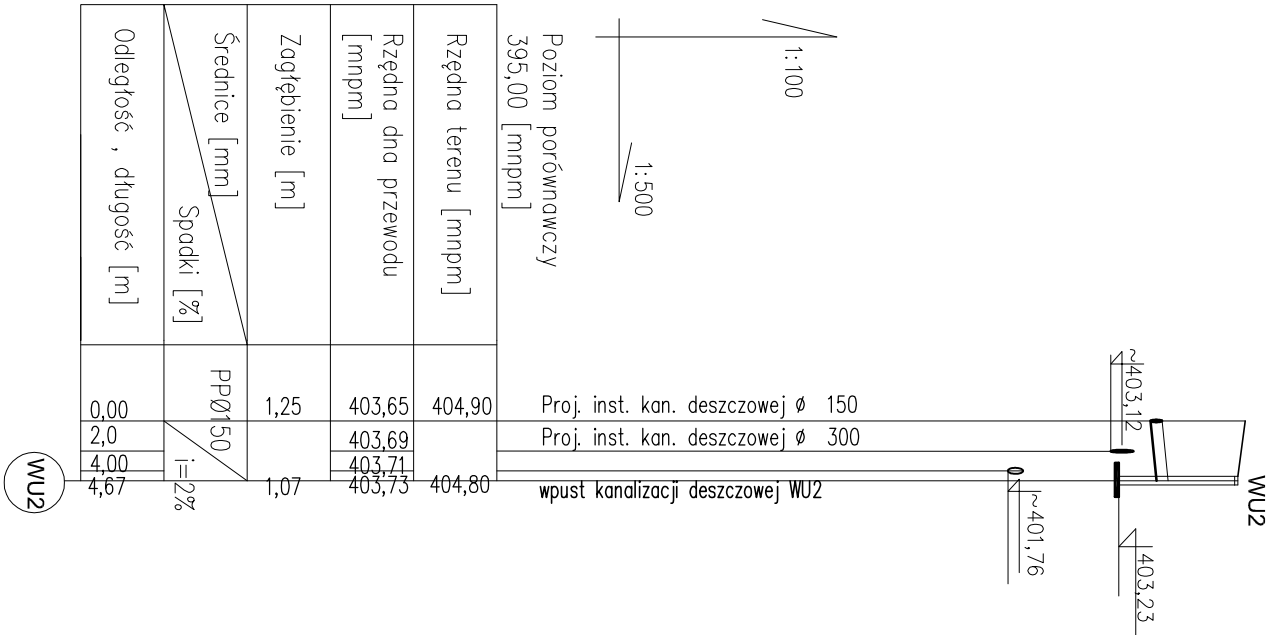

LEGENDA

- projektowana kanalizacja deszczowa
- proj. studzienka betonowa kanalizacji deszczowej Dwewn. 1000/1200mm*
- (Sd13 oraz Sd o H>2000mm – Øw1200mm; pozostałe Øw1000mm; Sd27–29 – STUDZIENKI Øw800mm Z OSADNIKAMI 0,5m)
- projektowana rura spustowa/Pluvia
- projektowane wpusty deszczowe

UWAGI:

- Sieć kanalizacji deszczowej wykonąć z rur dwuściennych PP zewn. karbowanych SN8;
- Przy skrzyżowaniach z istniejącym uzbrojeniem terenu roboty wykonywać ręcznie;
- Rzędny wjazdu w proj. studniach dostosować do poziomu proj. nawierzchni;
- Studzienki kanalizacyjne wykonąć jako kompletne studnie systemowe z prefabrykowanych elementów betonowych i żelbetowych łączonych na uszczelki gumowe;

PROEXBUD WROCŁAW Sp. z o.o.

BIURO ARCHITEKTONICZNO-INŻYNIERSKIE
siedziba:
50-202 WROCŁAW
ul. Ks. Włodzisława 45/14
NIP: 895-10-06-567
e-mail: mak@proexbud.com
e-mail: proexbud@gmail.com

fax: + 48 71 793 00 16
tel: + 48 71 793 00 15
tel: + 48 71 796 65 65

inwestor:
UZDROWISKOWA GMINA MIEJSKA
Szczawno-Zdrój
ul. Kościuszk 17, 58-310 Szczawno Zdr
NIP 896-25-72-16 / REGON 890718219
adres inwestycji:
ul. Słoneczna, Szczawno Zdrój
działka: nr 194/2, część działek: 192/3, 195d, 263d,
191/1, 191/2 w, 191/3, 182d,
obręb 1 Szczawno Zdrój, AM - 3

Nr rys.
ISZ-15

Faza: PROJEKT WYKONAWCZY
temat: INSTALACJE SANITARNE
treść: PROFILE KANALIZACJI DESZCZOWEJ CZ.6

Data
06.2011
Skala:
1:500

projektant inst. sanitarnych:
mgr inż. Mirosław Sroby
spec. inst. w/z sieć, inst. i urz. ciepł.,
went., gaz., wodoc. i kanaliz.
nr upr. 105 / DOS / 06

supervizor inst. sanitarnych:
mgr inż. Magdalena Król-Cegłowska
nr upr. 220 / DOS / 06
spec. inst. w/z sieć, inst. i urz. ciepł.,
went., gaz., wodoc. i kanaliz.
nr upr. 105 / DOS / 06

PROJEKT CHRONIONY USTAWĄ O PRAWACH AUTORSKICH. WSZELKIE PRAWA ZASTRZEŻONE
WYKORZYSTYWANIE TEGO PROJEKTU PRZEZ INNE JEDNOSTKI PROJEKT. WYMAGA ZGODY AUTORA