


PROFIL KANALIZACJI DESZCZOWEJ

skala 1:100/1:500

WPIĘCIE MUŻ DO Sd39

WPIECIE W10

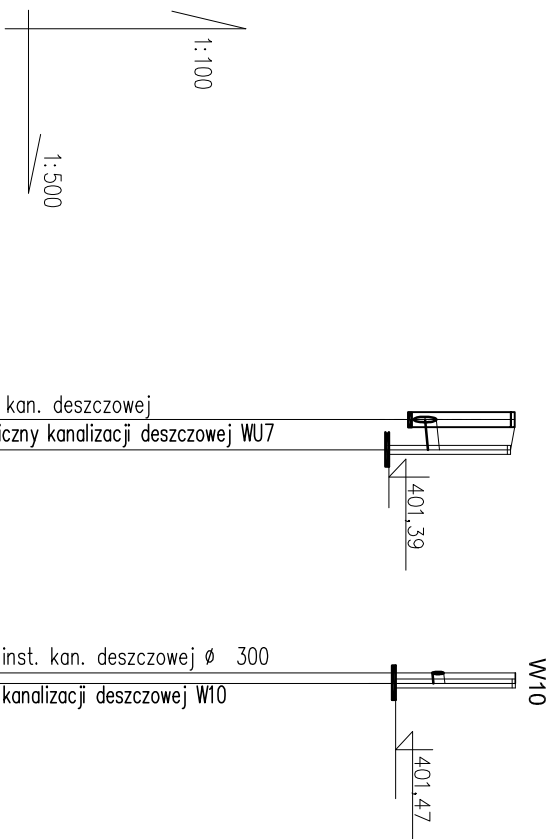

Poziom porównawczy 395,00 [mmpm]	Proj. s wpu
Rzędna terenu [mmpm]	403,05
Rzędna dna przewodu [mmpm]	401,86 401,90
Zagłębienie [m]	1,35 1,11
Średnice [mm] Spadki [%]	PPØ150/ 1=
Odległość , długość [m]	0,00 28,14 5

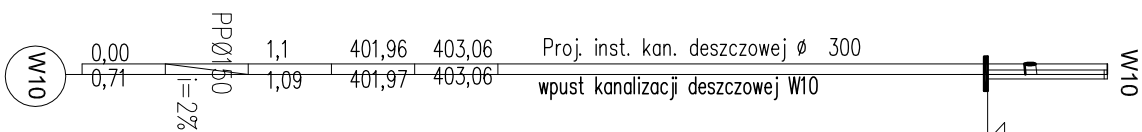


Diagram of a beam with a triangular load. The beam has a total length of 10.00 m. A triangular load starts at 0.00 kN/m at the left end and increases linearly to 1.1 kN/m at the right end. The load is represented by a triangle with a peak of 1.1 kN/m. The beam is supported by a pin support at the left end and a roller support at the right end. The beam is labeled "Pro" and "wpu".



LEGENDA

projektowana kanalizacja deszczowa

Sd.i.

proj. studzienka betonowa kanalizacji
deszczowej Dwewn. 1000/1200mm*

(Sd13 oraz Sd o H>2000mm – Øw1200mm;
pozostałe Øw1000mm; Sd27-29 – STUDZIENKI

Øw800mm Z OSADNIKAMI 0,5m)

RS:1

projektowana rura spustowa/Pluvia

WU...

projektowane wpusty deszczowe



PROFIL KANALIZACJI DESZCZOWEJ

Skala 1:100

WPIĘCIE RS13 DO Sd38

WPIĘCIE RS14 DO Sd37

WPIĘCIE PLUWIRD2 DO KSØ150

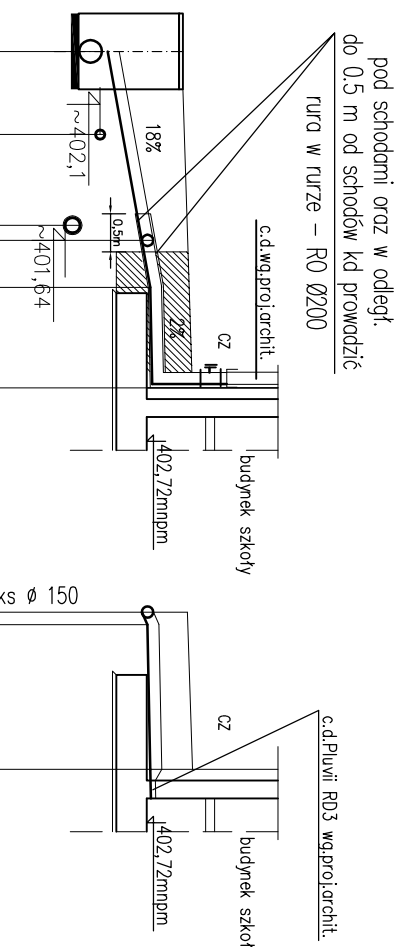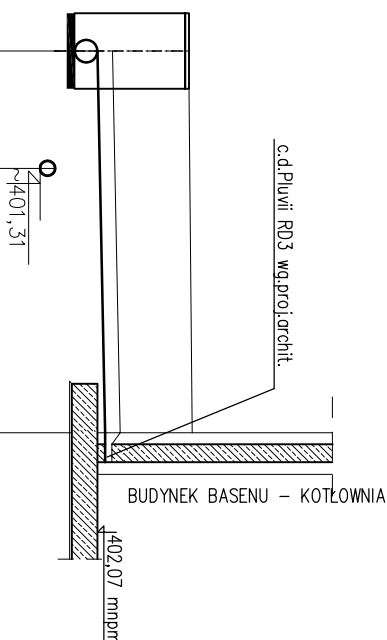

skala 1:100		Poziom porównawczy 395,00 [mmpm]		Proj. st. kan. deszczowej SD 38
Rzędna terenu [mmpm]	403,28			proj. instal. ks $\varnothing$ 200
Rzędna dna przewodu [mmpm]	401,77 402,08		402,1	
Zagłębienie [m]	1,51 1,18			wpięcie RS13 / Pluvia RD1 $\varnothing$ 90
Średnice [mm] Spadki [%]				
Odległość , długość [m]	0,00	1,55	5,0	

0,00		1,37	401,83	403,20	Proj. st. kan. deszczowej SD 37
1,10	PPØ150 i=18% PPØ150	1,00	402,20		proj. instal. gazowa Ø 125
2,3			402,40		proj. instal. ks Ø 200
2,50			402,62		wpięcie Pluvii RD2 /Ø 75/
3,12			402,65		zmiana spadku
			402,77		
4,45	PPØ150 i=2% PPØ150	0,53	402,79	403,32	wpięcie RS14



0,09		0,65	402,65	403,32	wpięcie "na wysoki trójkąt" do proj. instal. ks Ø 150
0,17			402,73		zmiana spadku
2,08		0,55	402,77	403,32	wpięcie Pluvii RD2 /Ø 75/

UWAGI:

- 1 – Sieć kanalizacji deszczowej wykonać z rur dwuciennych PP zewn. karbowanych SN8;
- 2 – Przy skrzyżowaniach z istniejącym uzbrojeniem terenu roboty wykonywać ręcznie;
- 3 – Rzędny wjazdu w proj. studniach dostosować do poziomu proj. nawierzchni;
- 4 – Studzienki kanalizacyjne wykonać jako kompletne studnie systemowe z prefabrykowanych elementów betonowych i żelbetonowych łączonych na uszczelki gumowe;
- 5 – Pod schodami oraz w odległości do 0,5 m od schodów zewn. przewody kanaliz. deszczowej prowadzić rura w rurze RO $\varnothing 200$

PROEXBUD WROCŁAW Sp. z o.o.

BIURO ARCHYTEKTONICZNO-INŻYNIERSKIE

Siedziba: 50-202 WROCŁAW ul. K. Witołcza 45/14		Nr: 892-10-30-30/ e-mail: info@proebud.com e-mail: probudbud@gmail.com		fax: + 48 71 793 00 16 tel: + 48 71 793 00 15 tel: + 48 71 795 65 55	
Inwestor: UZDROWISKOWA GMINA MIEJSKA Szczawno Zdrój ul.Kosińskiego 17, 58-310 Szczawno Zdr Nr 886-25-72/67 REGION 8807/18219		Adres inwestycji: ul. Słoneczna, Szczawno Zdrój działka: nr 194/2, część działek: 192/3, 195d/1, 263d/1, 191/1, 191/2 w. 191/3, 182d/1, obręb 1 Szczawno Zdrój, AM - 3		N rys.	
Nazwa: PROJEKT WYKONAWCZY		Adres inwestycji: Kompleks oświatowo-sportowo-rekreacyjny KANALIZACJI DESZCZOWEJ CZ. 10		Data 06.2011 r.	
Branża: INSTALACJE SANITARNE		Temat: PROFIL KANALIZACJI DESZCZOWEJ CZ. 10		Skala: 1:300	
Projektant: inż. sanitarzy: mgr inż. Mirosław Smolny spec. inst. wzr. ściek. inst. i uzr. ciepł., went. gaz. wodoc. i kanaliz. nr upr.: 105 / DOŚ / 06		Sprawdzający / inż. sanitarzy: mgr inż. Magdalena Kędz-Ceglowska nr upr.: 226 / DOŚ / 05 spec. inst. wzr. ściek. inst. i uzr. ciepł., went. gaz. wodoc. i kanaliz.			

**PROJEKT CHRONIONY USTAWĄ O PRAWACH AUTORSKICH, WSZELKIE PRAWA ZASTRZEŻONE
WYKORZYSTYWANIE TEGO PROJEKTU PRZEZ INNE JEDNOSTKI PROJEKT. WYMAGA ZGODY AUTORA**