
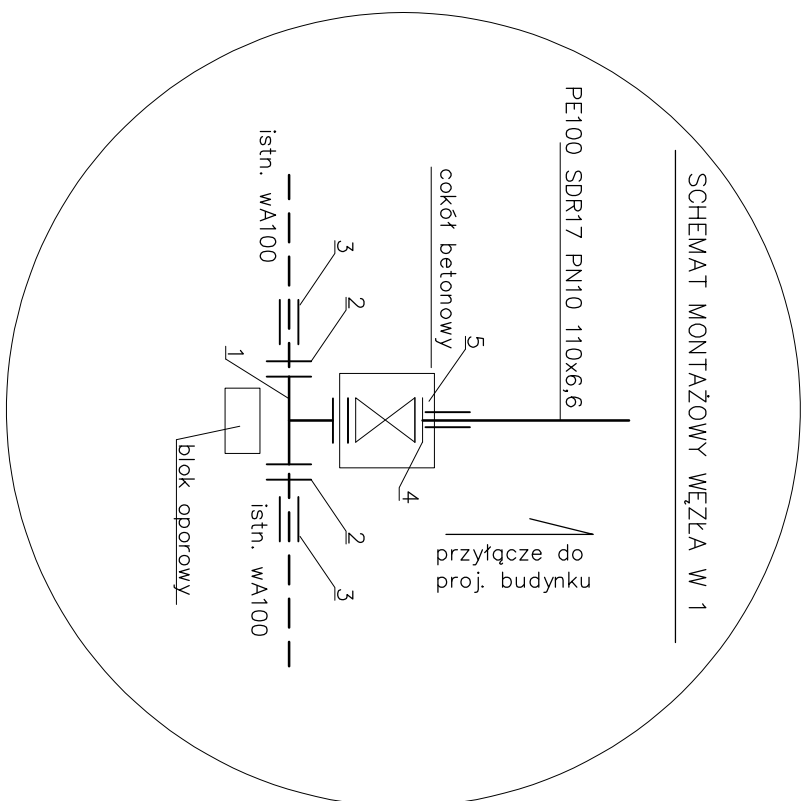


PROFIL PRZYŁĄCZA WODOCIĄGOWEGO skala 1:100

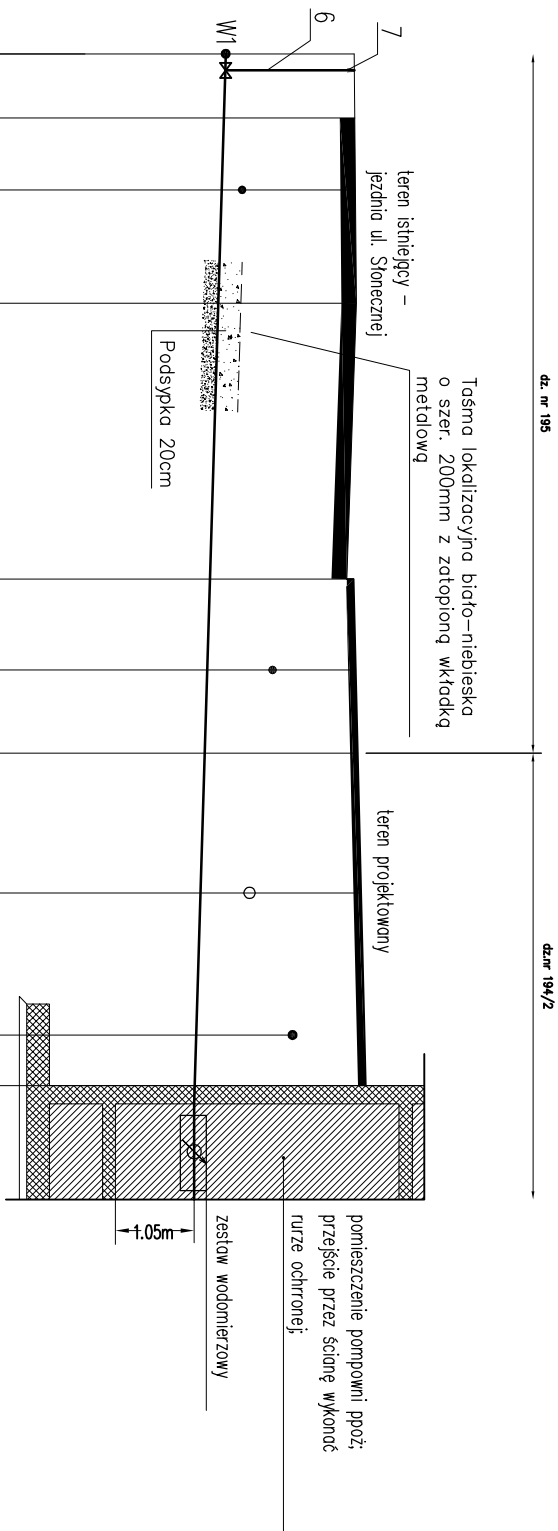

poziom porównawczy 395,00 [mnpm]	Różne terenu [mnpm]	406,10	404,40	1,75	Głębokość [m]	Średnice [mm] Spadki [%]	0,00	Odległości i długości [m]
wA100, oś przyjęto~131,02 mnpm		406,10	404,37	1,78	3%	PE100 SDR17 PN10 De110x6,6	0,85	
	krawędź jezdni	406,10	404,35	1,82			0,95	
	w80	406,12					1,50	
		406,13	404,30	1,88			3,30	
							3,65	
		406,00	404,19	1,86			6,95	
		406,09		1,95			1,20	
	qA100	406,12	404,16	2,01			8,15	
							1,10	
	granica działki	406,14	404,12	2,07			9,25	
							1,85	
	proj. kđØ150mm~404,64mnpm	406,19	404,07	2,17			11,10	
proj. instal. telekomunik.	406,25	404,01	2,24	12,98				
proj. budynek	406,25	403,99	2,31	13,65				

LEGENDA:

Projektowane przytężce wodoc.

Istn. wodociąg wA100 w ul. Słonecznej;

Wi – Węzeł montażowy nr "1"

UWAGA:

1) Podano orientacyjne rzędne istniejącego uzbrojenia.

2) Przy skrzyżowaniach z istniejącym uzbrojeniem terenu prace wykonywać ręcznie.

3) Przyłączyć wykonać z rur PE100 SDR17 PN10;

4) Włączenie do istn. sieci wA100 wykonać na zamkniętym i odwodnionym wodociągu.

5) Wykonać blok oporowy dla trójkąnika dn100 z betonu mi. B20.

PROEXBUD WROCŁAW Sp. z o.o.

BIURO ARCHITEKTONICZNO-INŻYNIERSKIE	
siedziba: 50-202 WROCŁAW ul. Ks. Miłobada 45/14	
Investor:	UZZDROWISKOWA GMINA MIEJSKA Szczawno -Zdrój ul.Kosciuszki 17, 58-310 Szczawno Zdr NIP 888-25-72-76/REGON 880718219
Faza:	PROJEKT WYKONAWCZY
Branża:	INSTALACJE SANITARNE
Projektant inst. sanitarnych: mgr inż. Mirosław Smolny spec. inst. w/z ściek. inst. i urz. ciepł., went., gaz., wodoci. i kanaliz. nr upr. 105 / DOS / 06	
Adres inwestycji:	
Trasę: PROFIL PRZYLEGAŁA WODOCIĄGOWEGO WRAZ ZE SCHEMATEM MONTAŻOWYM WĘZŁA W1	
Kompleks oświatowo-sportowo-rekreacyjny	
Adres inwestycji: ul. Słoneczna, Szczawno Zdrój działka: nr 19/4/2, części działek: 192/3, 195cd, 263cd, 191/1, 191/2 w 191/3, 182cd, obszrę 1 Szczawno Zdrój, AM - 3	
Sprawdzający inst. sanitarnych: mgr inż. Magdalena Króć-Cieglowska nr upr. 226 / DOS / 05 spec. inst. w/z ściek. inst. i urz. ciepł., went., gaz., wodoci. i kanaliz.	
Nr rys.	fax: + 48 71 793 00 16 tel: + 48 71 793 00 15 e-mail: proexbud@gnialia.com tel: + 48 71 796 65 65
ISZ-2	Data 06.20.2011 Skala: 1:100

PROJEKT CHRONI ONY USTAWĄ O PRAWACH AUTORSKICH; WSZELKIE PRAWA ZASTRZEŻONE
WYKORZYSTYWANIE TEGO PROJEKTU PRZEZ INNE JEDNOSTKI PROJEKT. WYMAGA ZGODY AUTORA