



PROFILE KANALIZACJI DESZCZOWEJ

skala 1:100

WPIĘCIE RS15 DO Sd36

WPIĘCIE RS16

pod schodami oraz w odległ.
do 0,5 m od schodów kd prowadzić
rura w rurze – R0 Ø200

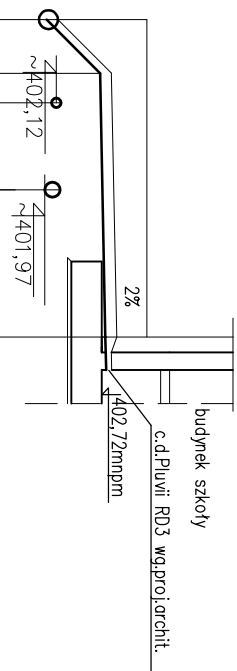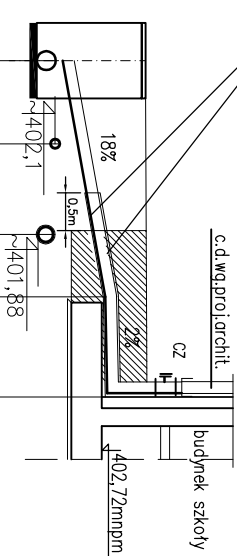

Skala 1:100 Poziom porównawczy 395,00 [mnpm]	studnia deszczowa SD36				
	proj. instal. gazowa Ø 125		proj. instal. ks Ø 200		
			zmiana spadku		
			wpięcie RS15 ~ 402,79		
Rzędna terenu [mnpm]	403,30		403,32		
Rzędna dna przewodu [mnpm]	401,88	402,20	402,40	402,62	402,77
Zagłębienie [m]	1,43 1,10		0,53		
Średnice [mm]	PPØ150		PPØ150		
Spodki [%]	i=18%		i=2%		
Odległość , długość [m]	0,00	1,10	2,3	3,12	4,45
		Sd36		RS15	


RS16	0,00	PPØ150
------	------	--

PROFILE KANALIZACJI DESZCZOWEJ

skala 1:100/1:500

WPIĘCIE W 11

WPIĘCIE RS17

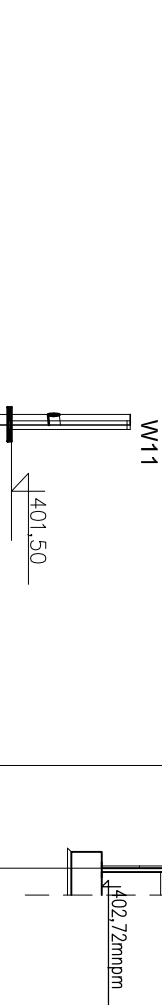

1:100 1:500				Proj. inst. kan. deszczowej $\varnothing$ 250			
Poziom porównawczy 395,00 [mnpm]				wpust kanalizacji deszczowej W11			
Rzędna terenu [mnpm]				403,10			
Rzędna dna przewodu [mnpm]				402,01		405,20	
Zagłębienie [m]				1,09		1,1	
Średnice [mm]				PP $\varnothing$ 150		PP $\varnothing$ 150	
Spodki [%]				i=2%		i=2%	
Odległość , długość [m]				0,00		6,8	
				0,71		6,80	
W11				RS17			
Proj. st. kan. deszczowej				wpięcie RS17			

LEGENDA

- projektowana kanalizacja deszczowa
- Sd..i proj. studzienka betonowa kanalizacji deszczowej Dwewn. 1000/1200mm*
- (Sd13 oraz Sd o H>2000mm – Øw1200mm; pozostałe Øw1000mm;Sd27–29 – STUDZIENKI Øw800mm Z OSADNIKAMI 0,5m)
- RS..i projektowana rura spustowa/Pluvia
- WU..i projektowane wpusty deszczowe

UWAGI:

- Sieć kanalizacji deszczowej wykonąć z rur dwuściennych PP zewn. karbowanych SN8;
- Przy skrzyżowaniach z istniejącym uzbrojeniem terenu roboty wykonywać ręcznie;
- Rzędnię wjazdu w proj. studniach dostosować do poziomu proj. nawierzchni;
- Studzienki kanalizacyjne wykonąć jako kompletne studnie systemowe z prefabrykowanych elementów betonowych i żelbetowych łączonych na uszczelki gumowe;
- Pod schodami oraz w odległości do 0,5 m od schodów zewn. przewody kanaliz. deszczowej prowadzić rura w rurze R0 Ø200

PROEXBUD WROCŁAW Sp. z o.o.

BIURO ARCHITEKTONICZNO-INŻYNIERSKIE

sieć: 50-202 WROCŁAW	NIP: 885-10-05-567	fax: + 48 71 793 00 16
ul. Ks. Włodka 45/14	e-mail: mak@proexbud.com	tel: + 48 71 793 00 15
	e-mail: proexbud@gmail.com	tel: + 48 71 796 65 65

inwestor: UZDROWISKOWA GMINA MIEJSKA	adres inwestycji: ul. Stoneczna, Szczawno Zdrój	Nr 95
Szczawno -Zdrój	dzielnica: nr 194/2, część działek: 192/3, 195dtr, 263dtr, 191/1, 191/2 w, 191/3, 182dtr,	ISZ-20
ul.Kościuski 17, 58-310 Szczawno Zdrój	obręb 1 Szczawno Zdrój, AM - 3	
NIP 886-25-72-16 /REGON 890718219	adres inwestycji:	

branża: INSTALACJE SANITARNE	treść: PROFILE KANALIZACJI DESZCZOWEJ CZ.11	Data
		06.2011
		Skala: 1:100

projektant inst. sanitarnych: mgr inż. Mirosław Smolny	supervizujący inst. sanitarnych: mgr inż. Magdalena Król-Cegłowska
spec. inst. w/z sieć, inst. i urz. ciepł., went., gaz., wodoci. i kanaliz.	nr upr.: 280 / DOS.105
nr upr.: 105 / DOS / 06	nr upr.: 280 / DOS.105
	nr upr.: 105 / DOS / 06

PROJEKT CHRONIONY USTAWĄ O PRAWACH AUTORSKICH, WSZELKIE PRAWA ZASTRZEŻONE

WYKORZYSTYWANIE TEGO PROJEKTU PRZEZ INNE JEDNOSTKI PROJEKT. WYMAGA ZGODY AUTORA