



PROFIL PODŁUŻNY INSTALACJI WODOCIĄGOWEJ – DOPROWADZENIE WODY DO BUDYNKU ORLIKA Z PODBASENIA

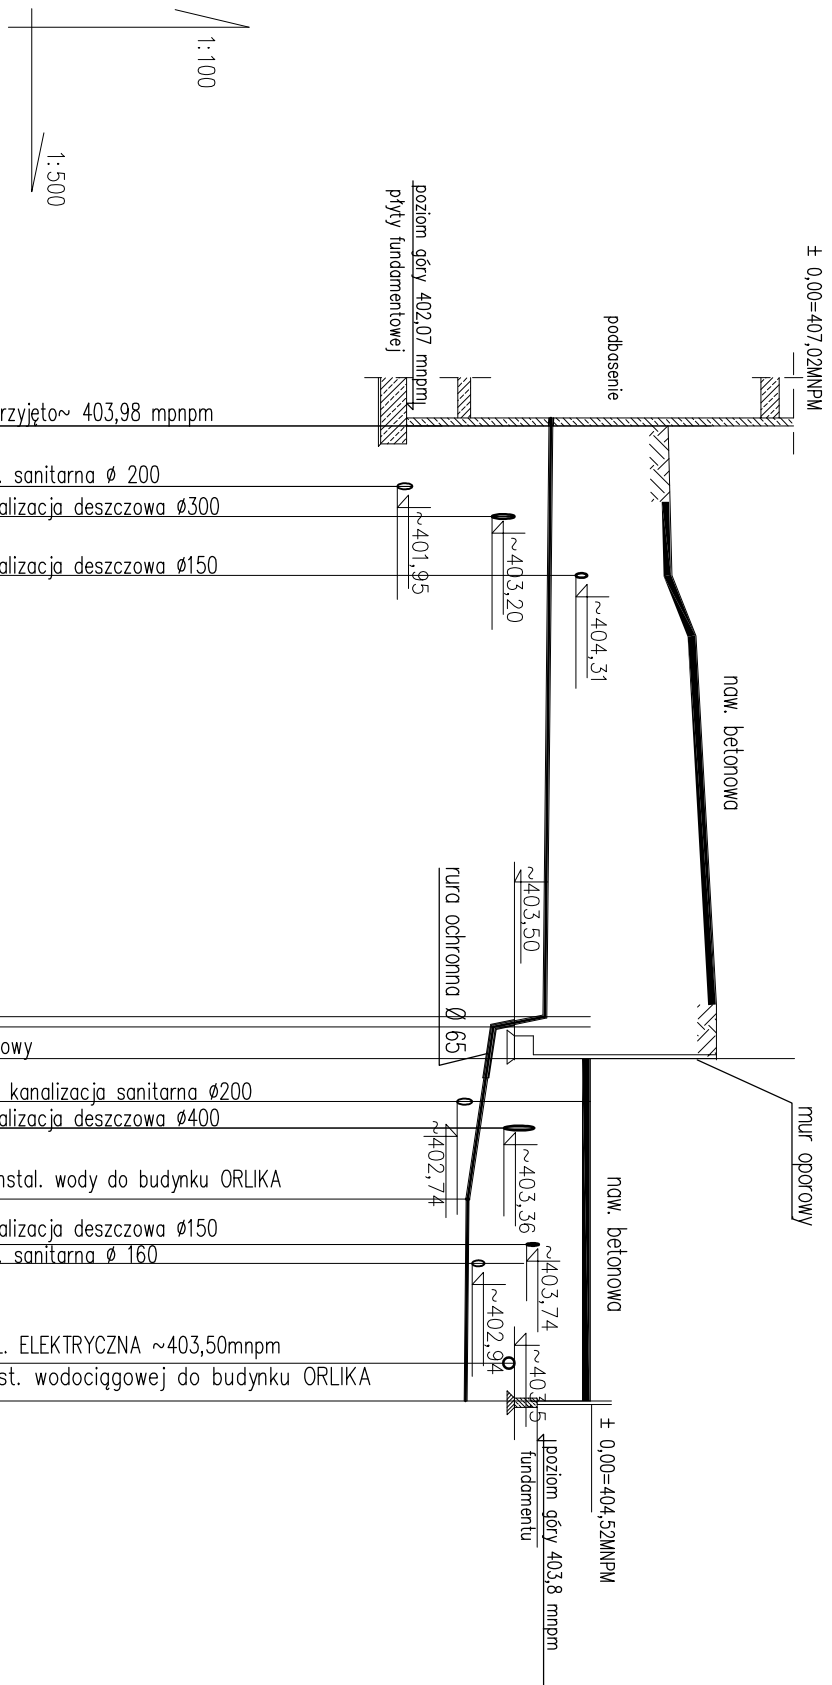

poziom porównawczy 395,00 [mnpn]		wA50, oś przyjęto ~ 403,98 mnpm	
Proj. kan. sanitarna Ø 200		Proj. kanalizacja deszczowa Ø300	
Proj. kanalizacja deszczowa Ø150			
Rzędne terenu [mnpn]	405,53	403,97	403,97
Rzędne osi przewodu [mnpn]	403,98	403,96	403,96
Głębokość [m]	1,55	2,27	1,35
Średnice [mm]		PE80 De50x4,6	PE80 De50x4,6
Spadki [%]		0,2%	100%
Odległości i długości [m]	0,00	4,00	2,01
		6,00	3,9
		9,90	9,90
		39,05	39,75
		41,87	41,87
		44,90	44,90
		46,65	46,65
		51,35	51,35
		54,35	54,35
		55,60	55,60
		62,5	62,5
		64,5	64,5

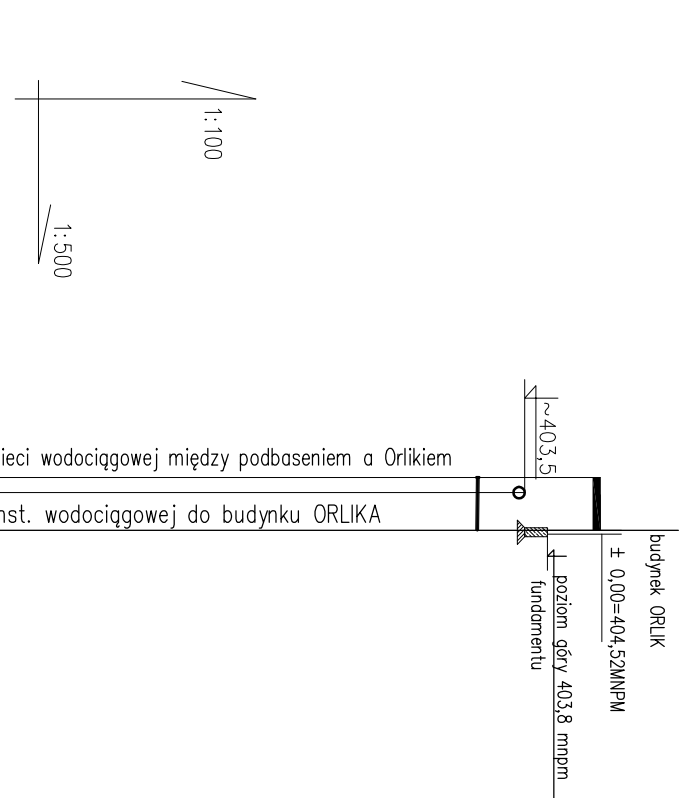

poziom porównawczy 395,00 [mnpn]		Instal. sieci wodociągowej między podbaseniem a Orlikiem	
wejście inst. wodociągowej do budynku ORLIKA			
Rzędne terenu [mnpn]	404,50	402,88	402,87
Rzędne osi przewodu [mnpn]	404,5	402,87	402,87
Głębokość [m]	1,63	1,63	1,63
Średnice [mm]		PE80	PE80
Spadki [%]		0,02%	0,02%
Odległości i długości [m]	0,00	1,63	1,63

LEGENDA:

Os projektowanych przewodów wodociągowych

UWAGA:

1) Podano orientacyjne rzędne istniejącego uzbrojenia.

2) Przy skrzyżowaniach z istniejącym uzbrojeniem terenu prace wykonywać ręcznie.

PROEXBUD WROCŁAW Sp. z o.o.

BIURO ARCHITEKTONICZNO-INŻYNIERSKIE

siedziba: 50-202 WROCŁAW ul. Ks. Władysława 45/14	NIP: 895-10-05-567 e-mail: mak@proexbud.com e-mail: proexbud@gmail.com	fax: + 48 71 793 00 16 tel: + 48 71 793 00 15 tel: + 48 71 796 65 65
---	--	--

inwestor: UZDROWISKOWA GMINA MIEJSKA Szczawno -Zdrój ul.Kościuszk 17, 58-310 Szczawno Zdr NIP 898-25-72-16 / REGON 890718219	adres inwestycji: ul. Słoneczna, Szczawno Zdrój działka: nr 194/2, część działek: 192/3, 195d1, 263d1, 191/1, 191/2 w, 191/3, 182d1, obręb 1 Szczawno Zdrój, AM - 3	Nr rys. ISZ- 4
--	---	--------------------------

Projektant inst. sanitarnej: mgr inż. Mirosław Sroby spec. inst. w/z sieć, inst. i urz. ciepł., went., gaz., wodoc. i kanaliz. nr upr. 105 / DOS / 06	Projektant inst. wodociągowej: mgr inż. Magdalena Król-Cegłowska nr upr. 280 / DOS / 05 spec. inst. i urz. ciepł., went., gaz., wodoc. i kanaliz. nr upr. 105 / DOS / 06	Data 06.2011
---	---	-----------------

Brand: INSTALACJE SANITARNE	Treść: PROFIL INSTALACJI WODOCIĄGOWEJ	Skala: 1:100 1:500
-----------------------------	---------------------------------------	--------------------------

PROJEKT CHRONIONY USTAWĄ O PRAWACH AUTORSKICH, WSZELKIE PRAWA ZASTRZEŻONE
WYKORZYSTYWANIE TEGO PROJEKTU PRZEZ INNE JEDNOSTKI PROJEKT. WYMAGA ZGODY AUTORA