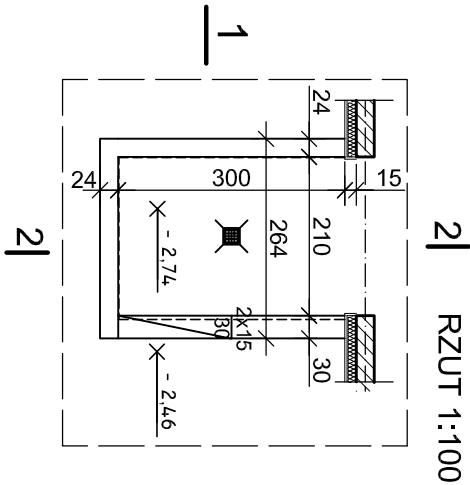


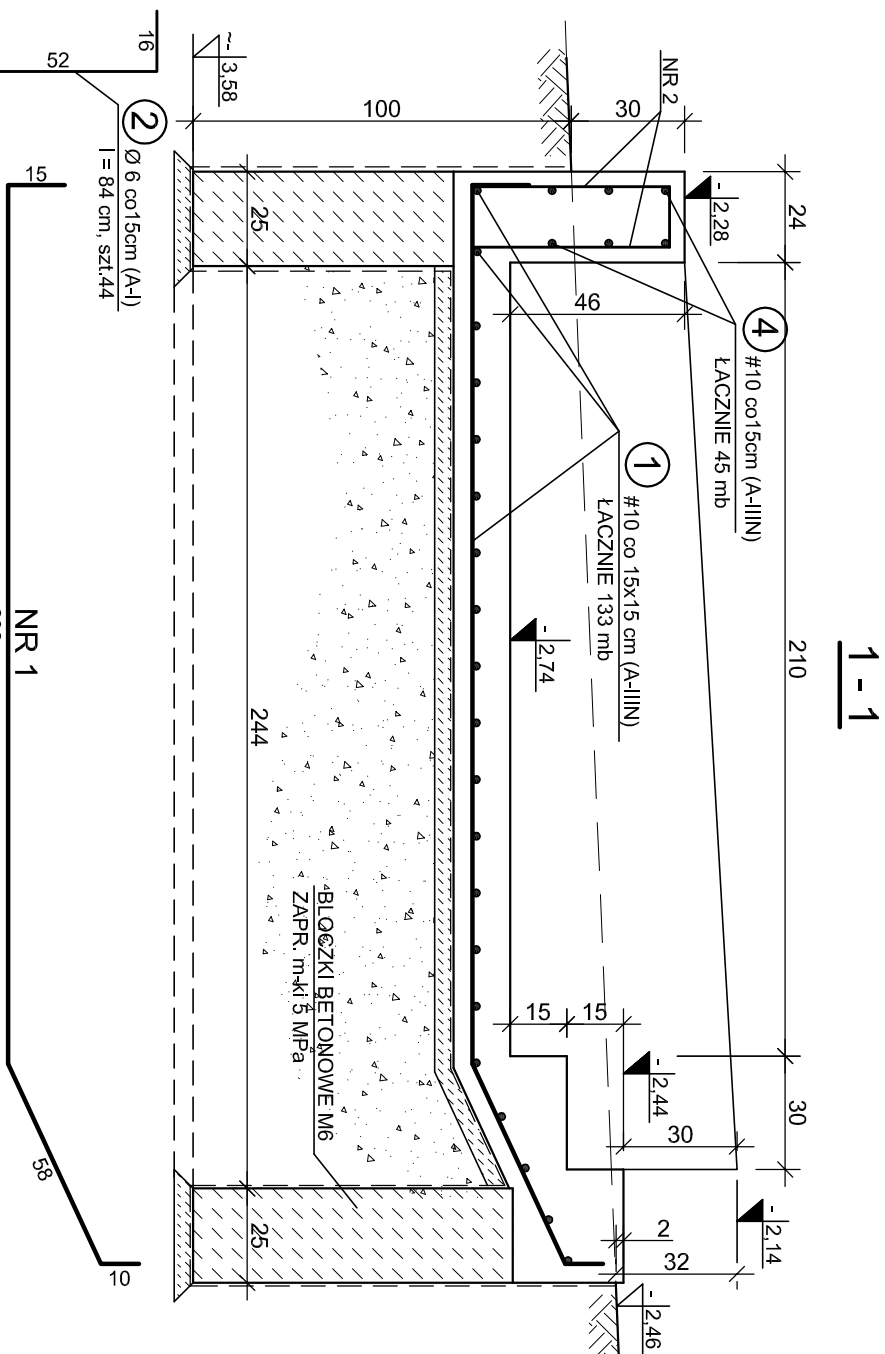
[illegible]

SCHODKI TERENCE Sch-1

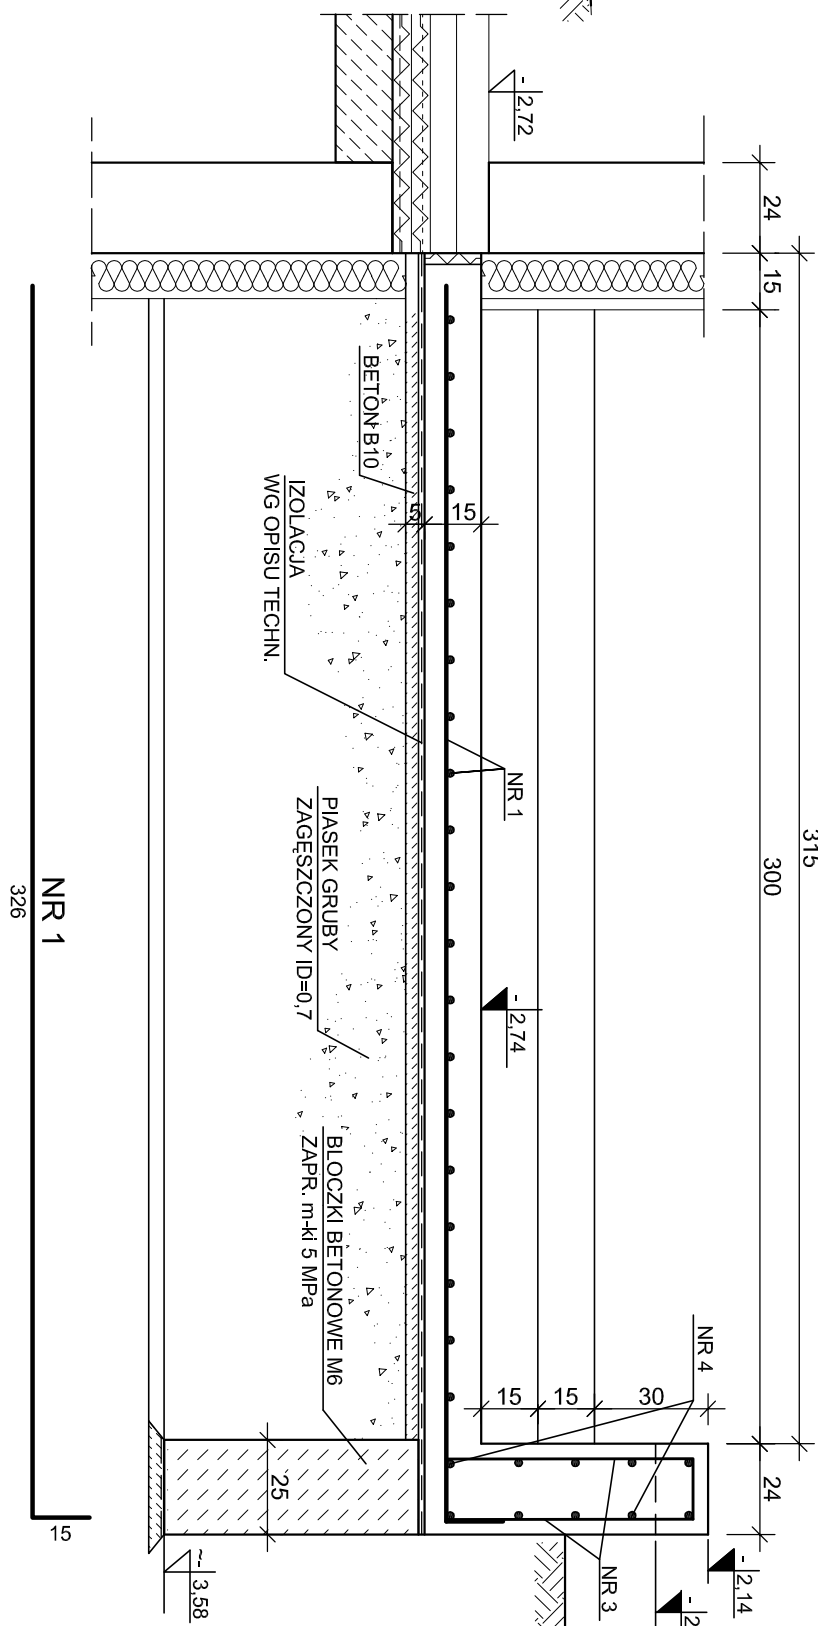
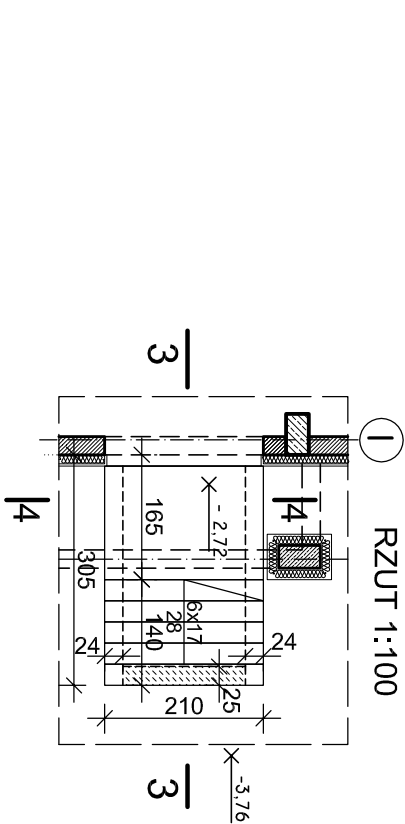
1:20



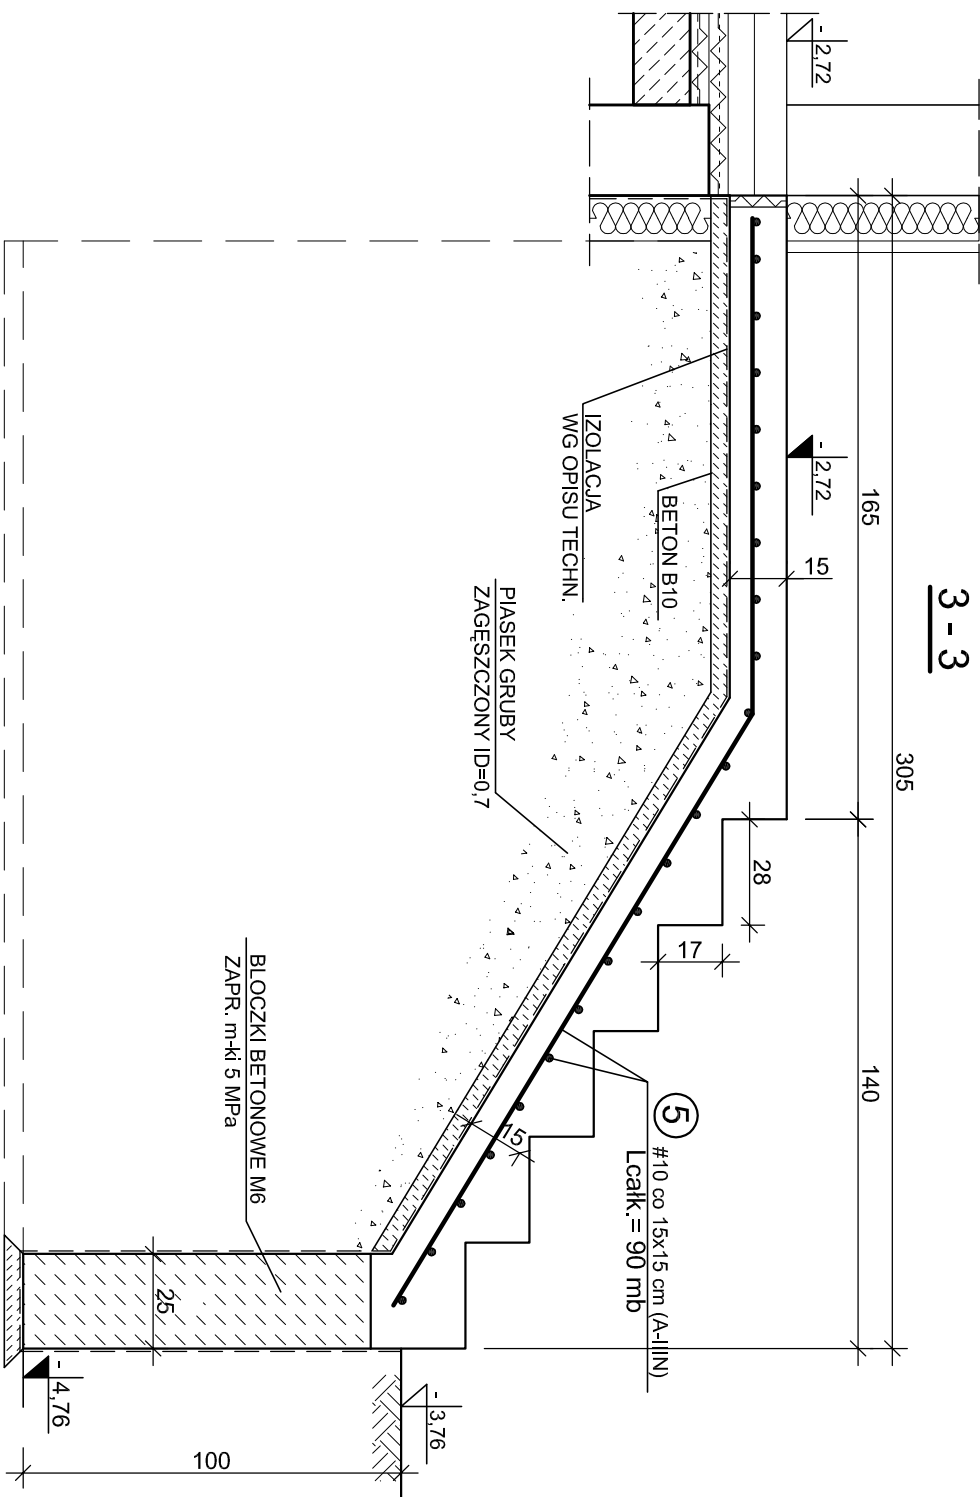
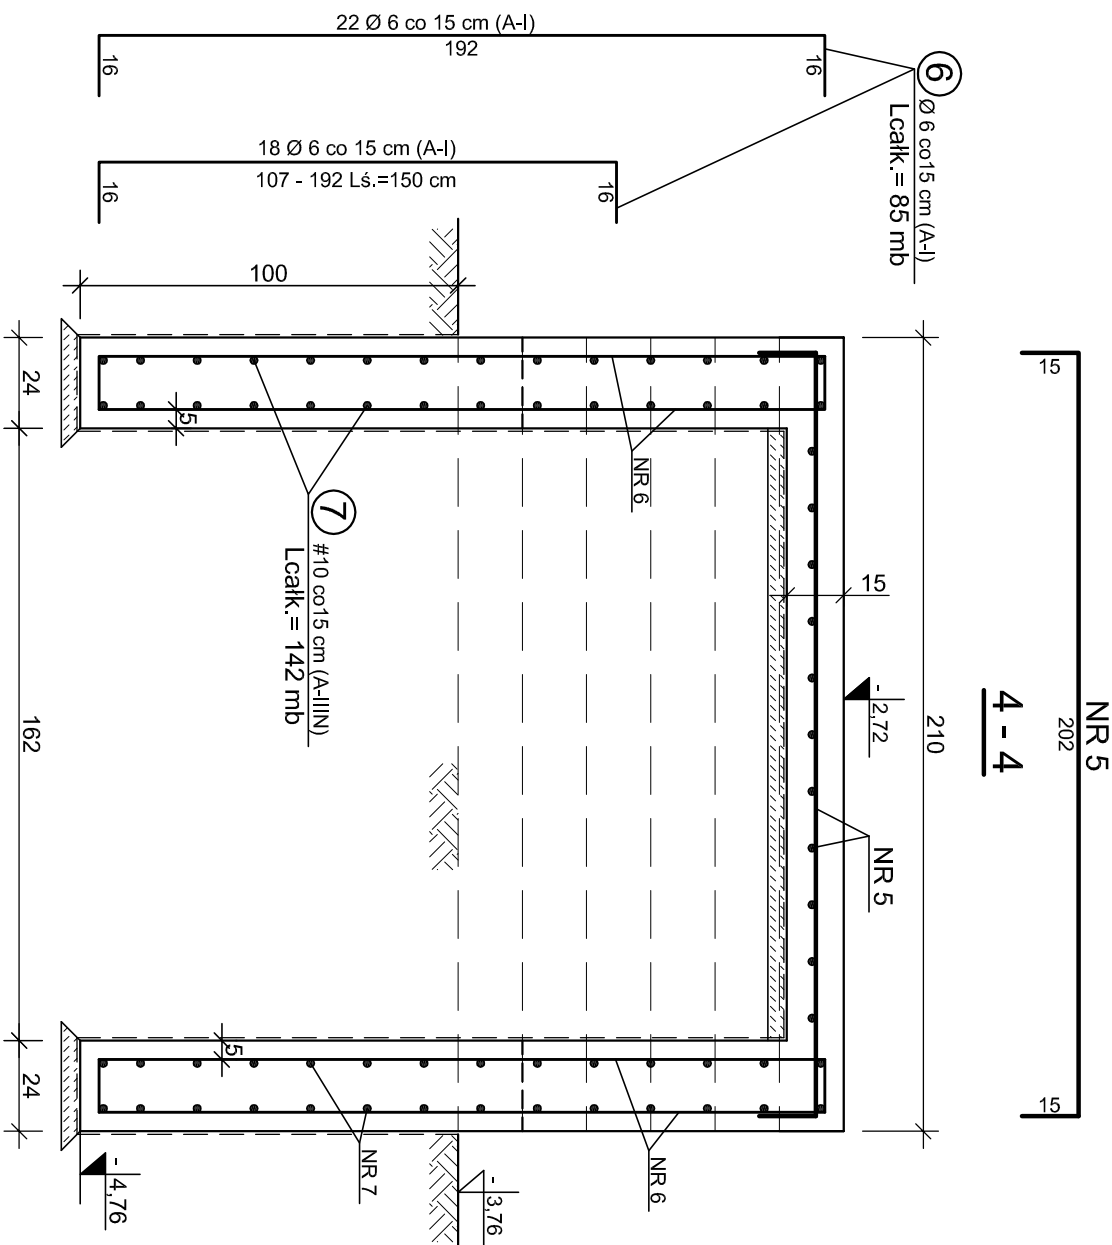
RZUT 1:100



1-1


$$\frac{2}{2}$$


① RZUT 1:100


$$\omega = \omega$$


4-4

UWAGA:

**SCHODY POKRYĆ FARBĄ POLIURETANOWĄ
W WYDANIU ANTYPOŚLIZGOWYM Z DODATKIEM
POSYPKI KWARCOWEJ np. STRIASOL P.U. firmy MAESTRIA**

BETON C25-30 (B30)
KLASA EKSPOZYCJI ŚRODOWISKA XC1-XC4
STAL ZBROJENIOWA A-III N (RB 500)
STAL ZBROJENIOWA A-I (S33SX)

ETAP I SALA SPORTOWA

PROEXBUD WROCŁAW Sp. z o.o.	
BIURO ARCHITEKTONICZNO-INŻYNIERSKIE	
ul. Świdzińska 44A	
51-622 WROCŁAW	
tel.: 71 732 00 16	
fax: + 48 71 732 00 18	
nrk: + 48 71 732 00 15	
e-mail: biuro@proexbud.pl	
nrp: 005-10-05-057	
www.proexbud.pl	
NYS	
RYS. ZAMIEŃNI	
15/K	
Data	
07.2013	
Skala	
1:20 i 1:100	
Etap	
Projekt	
mgr inż. TOMASZ WOLTAŚ	
mgr inż. TOMASZ DOBRAS	
mgr inż. SŁAWOMIR	
specjalnościowy-hydroinżynier	
Opis	
Opracowanie	
Etap	
Projekt	
mgr inż. TOMASZ WOLTAŚ	
mgr inż. SŁAWOMIR	
specjalnościowy-hydroinżynier	
Opis	
Opracowanie	
Etap	
Projekt	
mgr inż. TOMASZ WOLTAŚ	
mgr inż. SŁAWOMIR	
specjalnościowy-hydroinżynier	
Opis	
Opracowanie	
Etap	
Projekt	
mgr inż. TOMASZ WOLTAŚ	
mgr inż. SŁAWOMIR	
specjalnościowy-hydroinżynier	
Opis	
Opracowanie	
Etap	
Projekt	
mgr inż. TOMASZ WOLTAŚ	
mgr inż. SŁAWOMIR	
specjalnościowy-hydroinżynier	
Opis	
Opracowanie	
Etap	
Projekt	
mgr inż. TOMASZ WOLTAŚ	
mgr inż. SŁAWOMIR	
specjalnościowy-hydroinżynier	
Opis	
Opracowanie	
Etap	
Projekt	
mgr inż. TOMASZ WOLTAŚ	
mgr inż. SŁAWOMIR	
specjalnościowy-hydroinżynier	
Opis	
Opracowanie	
Etap	
Projekt	
mgr inż. TOMASZ WOLTAŚ	
mgr inż. SŁAWOMIR	
specjalnościowy-hydroinżynier	
Opis	
Opracowanie	
Etap	
Projekt	
mgr inż. TOMASZ WOLTAŚ	
mgr inż. SŁAWOMIR	
specjalnościowy-hydroinżynier	
Opis	
Opracowanie	
Etap	
Projekt	
mgr inż. TOMASZ WOLTAŚ	
mgr inż. SŁAWOMIR	
specjalnościowy-hydroinżynier	
Opis	
Opracowanie	
Etap	
Projekt	
mgr inż. TOMASZ WOLTAŚ	
mgr inż. SŁAWOMIR	
specjalnościowy-hydroinżynier	
Opis	
Opracowanie	
Etap	
Projekt	
mgr inż. TOMASZ WOLTAŚ	
mgr inż. SŁAWOMIR	
specjalnościowy-hydroinżynier	
Opis	
Opracowanie	
Etap	
Projekt	
mgr inż. TOMASZ WOLTAŚ	
mgr inż. SŁAWOMIR	
specjalnościowy-hydroinżynier	
Opis	
Opracowanie	
Etap	
Projekt	
mgr inż. TOMASZ WOLTAŚ	
mgr inż. SŁAWOMIR	
specjalnościowy-hydroinżynier	
Opis	
Opracowanie	
Etap	
Projekt	
mgr inż. TOMASZ WOLTAŚ	
mgr inż. SŁAWOMIR	
specjalnościowy-hydroinżynier	
Opis	
Opracowanie	
Etap	
Projekt	
mgr inż. TOMASZ WOLTAŚ	
mgr inż. SŁAWOMIR	
specjalnościowy-hydroinżynier	
Opis	
Opracowanie	
Etap	
Projekt	
mgr inż. TOMASZ WOLTAŚ	
mgr inż. SŁAWOMIR	
specjalnościowy-hydroinżynier	
Opis	
Opracowanie	
Etap	
Projekt	
mgr inż. TOMASZ WOLTAŚ	
mgr inż. SŁAWOMIR	
specjalnościowy-hydroinżynier	
Opis	
Opracowanie	
Etap	
Projekt	
mgr inż. TOMASZ WOLTAŚ	
mgr inż. SŁAWOMIR	
specjalnościowy-hydroinżynier	
Opis	
Opracowanie	
Etap	
Projekt	
mgr inż. TOMASZ WOLTAŚ	
mgr inż. SŁAWOMIR	
specjalnościowy-hydroinżynier	
Opis	
Opracowanie	
Etap	
Projekt	
mgr inż. TOMASZ WOLTAŚ	
mgr inż. SŁAWOMIR	
specjalnościowy-hydroinżynier	
Opis	
Opracowanie	
Etap	
Projekt	
mgr inż. TOMASZ WOLTAŚ	
mgr inż. SŁAWOMIR	
specjalnościowy-hydroinżynier	
Opis	
Opracowanie	
Etap	
Projekt	
mgr inż. TOMASZ WOLTAŚ	
mgr inż. SŁAWOMIR	
specjalnościowy-hydroinżynier	
Opis	
Opracowanie	
Etap	
Projekt	
mgr inż. TOMASZ WOLTAŚ	
mgr inż. SŁAWOMIR	
specjalnościowy-hydroinżynier	
Opis	
Opracowanie	
Etap	
Projekt	
mgr inż. TOMASZ WOLTAŚ	
mgr inż. SŁAWOMIR	
specjalnościowy-hydroinżynier	
Opis	
Opracowanie	
Etap	
Projekt	
mgr inż. TOMASZ WOLTAŚ	
mgr inż. SŁAWOMIR	
specjalnościowy-hydroinżynier	
Opis	
Opracowanie	
Etap	
Projekt	
mgr inż. TOMASZ WOLTAŚ	
mgr inż. SŁAWOMIR	
specjalnościowy-hydroinżynier	
Opis	
Opracowanie	
Etap	
Projekt	
mgr inż. TOMASZ WOLTAŚ	
mgr inż. SŁAWOMIR	
specjalnościowy-hydroinżynier	
Opis	
Opracowanie	
Etap	
Projekt	
mgr inż. TOMASZ WOLTAŚ	
mgr inż. SŁAWOMIR	
specjalnościowy-hydroinżynier	
Opis	
Opracowanie	
Etap	
Projekt	
mgr inż. TOMASZ WOLTAŚ	
mgr inż. SŁAWOMIR	
specjalnościowy-hydroinżynier	
Opis	
Opracowanie	
Etap	
Projekt	
mgr inż. TOMASZ WOLTAŚ	
mgr inż	

inwestor: Szczecin Zdrój ul. Słowicza, Szczecin Zdrój dlałki nr. 194/5, 192/4, 192/5 195d/1, 263/4, obr. 01 AM 462.324.1731, 1732, 1733, 1734	Adres inwestycji:	Nr. rys. RYS. ZAM. ZMIENNY
zadanie: PROJEKT WYKONAWCZY	Adres inwestycji: Kompleks oświatowo-sportowo-rekreacyjny (leap / SALA)	15/K
zamiennik II		Data 07.2013
PROJEKT KONSTRUKCJA	TYTUŁ SCHODY TERENOWE Sch.1 ; Sch.2	Skala 1:20 i 1:100
Projektant: mgr inż. TOMASZ WOTRĄS mgr inż. 84/30JUV spec. konstrukcyjno-budowlana	Sprawdzący: mgr inż. TOMASZ DOBRAS mgr inż. 84/30JUV spec. konstrukcyjno-budowlana	
Pracownia: Ewa Wójcik		