


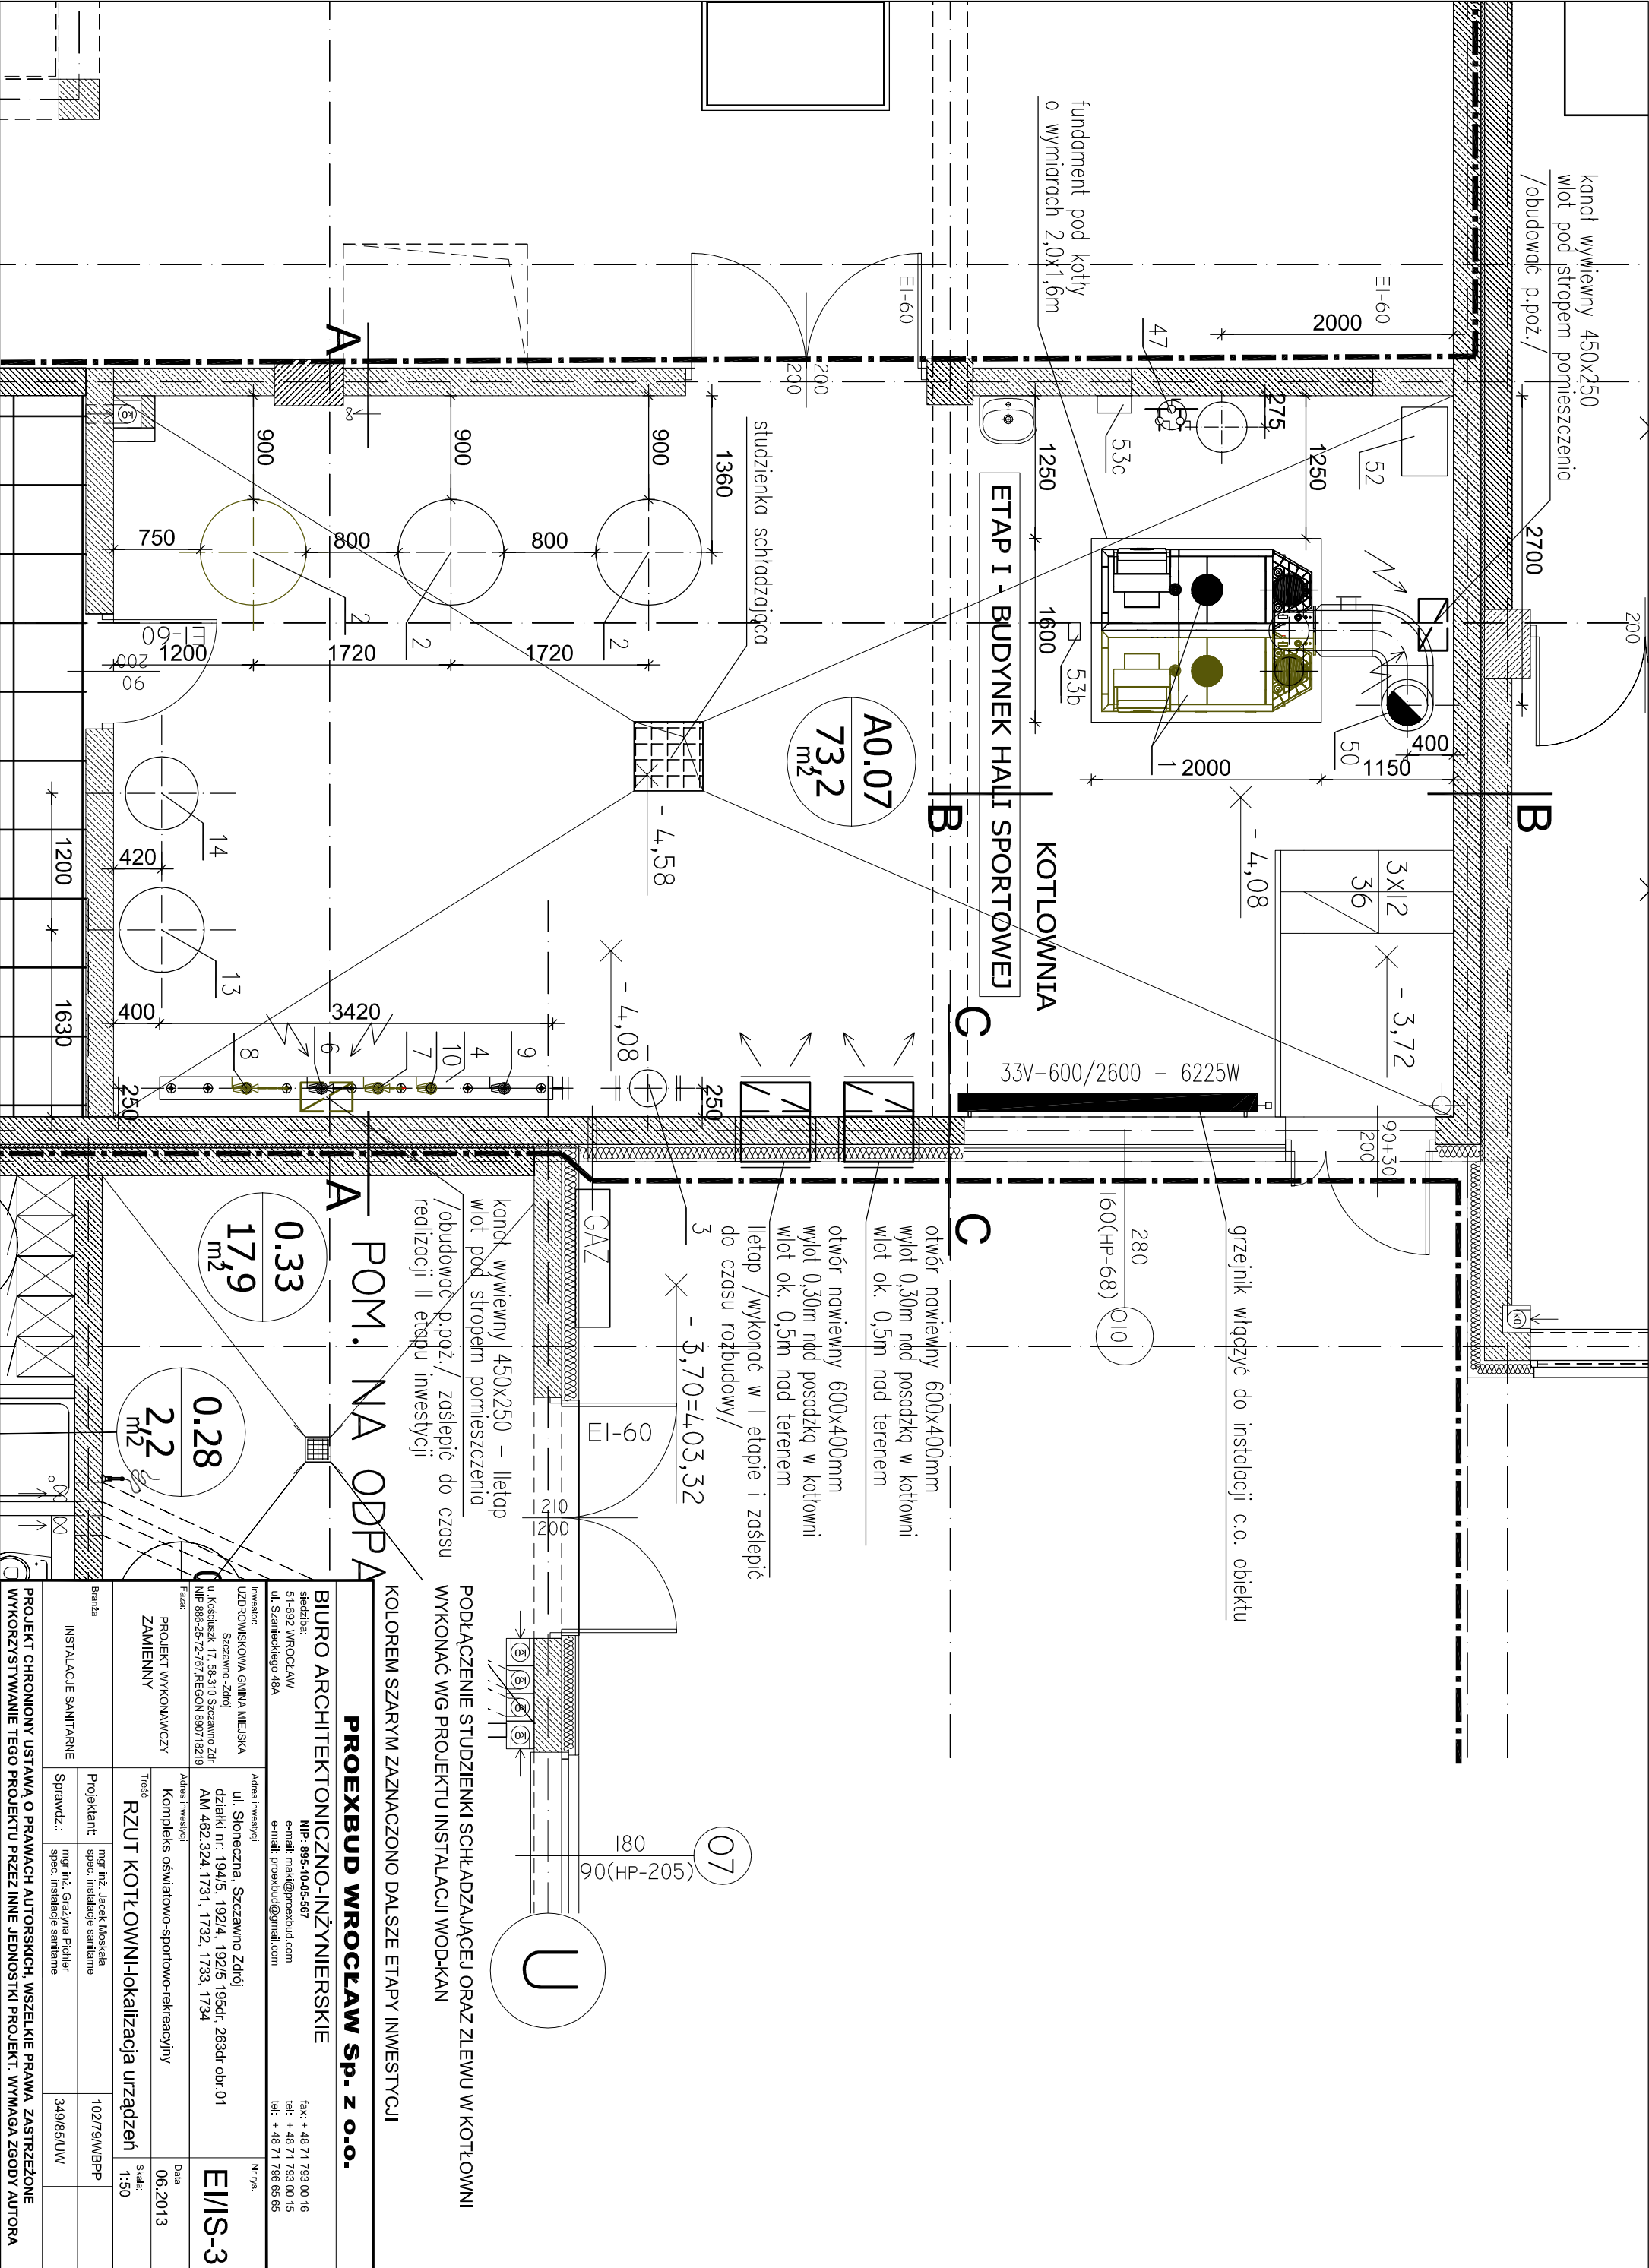

KOLOREM SZARYM ZAZNACZONO DALSZE ETAPY INWESTYCJI			
PODLĄCZENIE STUDZIENKI SCHŁADZAJĄCEJ ORAZ ZLEWU W KOTŁOWNI			
WYKONAĆ WG PROJEKTU INSTALACJI WOD-KAN			
PROEXBUD WROCŁAW Sp. z o.o.			
BIURO ARCHITEKTONICZNO-INŻYNIERSKIE			
skądź: 51-692 WROCŁAW		fax: + 48 71 793 00 16	
ul. Szanieckiego 48A		tel.: + 48 71 793 00 15	
NIP: 895-10-05-567		e-mail: proexbud@gmail.com	
Inwestor: LIZDROMISKOVA GMINA MIEJSKA		Nr rys.:	
Szczawno Zdrój		ul. Słoneczna, Szczawno Zdrój	
ul. Koszarska 17, 58-510 Szczawno Zdrój		działki nr: 194/5, 192/4, 192/5, 195d, 263d, obr. 01	
NIP: 895-10-05-567		AM 462.324.1731, 1732, 1733, 1734	
Faza: PROJEKT WYKONAWCZY		Adres inwestycji: Kompleks oświatowo-sportowo-rekreacyjny	
ZAMIEŃNY		Tytuł: RZUT KOTŁOWNI-lokalizacja urządzeń	
Branża: INSTALACJE SANITARNE		Skala: 1:50	
Projektant: mgr inż. Jacek Moskała		Data: 06.2013	
Sprawdz.: mgr inż. Grzegorz Pichler		Spec. instalacje sanitarne	
Spec. instalacje sanitarne		349/85/LW	
PROJEKT CHRONIONY USTAWĄ O PRAWACH AUTORSTWA, WSZELKIE PRAWA ZASTRZEŻONE		WYKORZYSTYWANIE TEGO PROJEKTU PRZEZ INNE JEDNOSTKI PROJEKT. WYMAGA ZGODY AUTORA	